


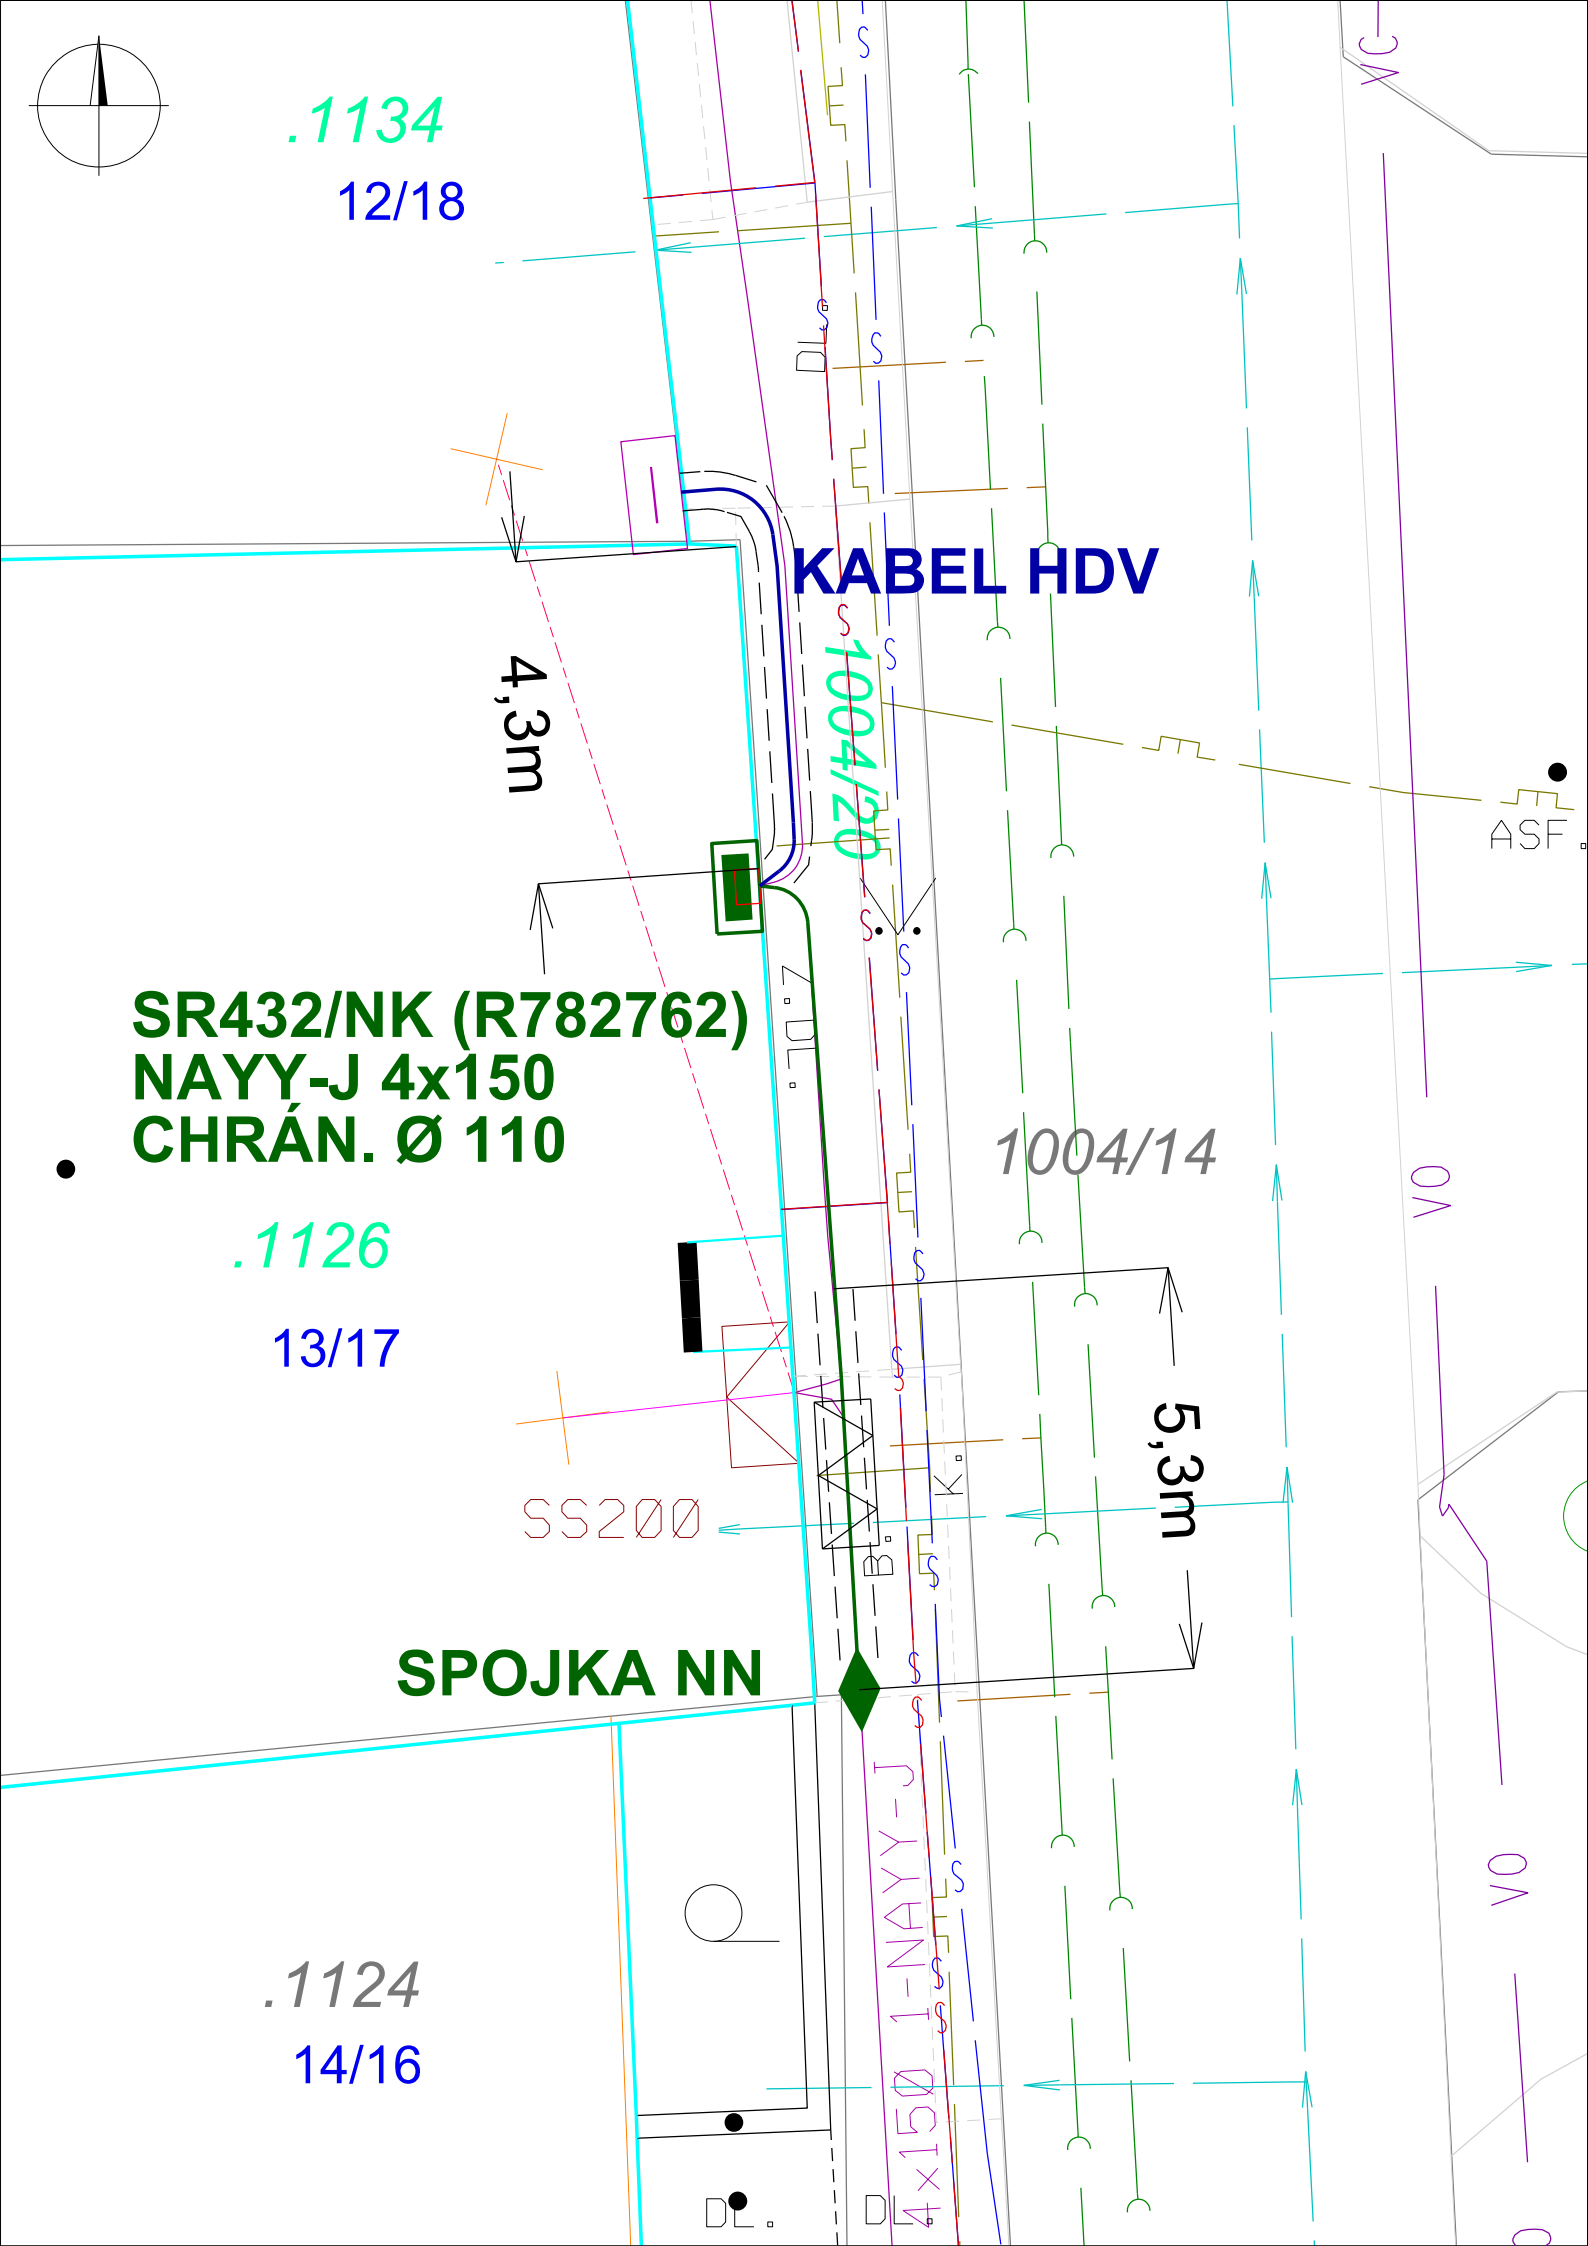

PROJEKTOVANÉ SÍTĚ NN

- KABEL NN / V CHRÁNIČCE
- KABEL NN V BETONOVÉM ŽLABU
- KABELOVÁ SPOJKA
- ROZPOJOVACÍ SKŘÍŇ SR432/NV + KD2/NL
- ROZPOJOVACÍ SKŘÍŇ SKUTEČNÝ ROZMĚR - VČETNĚ KONCOVÉHO DÍLU (MM) Š 460 x V 1200 x H 320
- KABEL HDV / V CHRÁNIČCE

STÁVAJÍCÍ INŽENÝRSKÉ SÍTĚ

- VODOVOD, BVK
- KANALIZACE, BVK
- KANALIZACE, NEPROVOZ. BVK
- PLYNOVOD NTL, GASNET
- CETIN, PODZEMNÍ
- VODAFONE - SDĚLOVACÍ
- KABEL VO, TSB

KATASTR + POLOHOPIS

- HRANICE PARCEL
- VNITŘNÍ KRESBA PARCEL
- STÁVAJÍCÍ OBJEKTY

STÁVAJÍCÍ SÍTĚ NN EG.D:

- KABEL
- KABEL HDV (ORIENT. ZÁKRES)
- PŘÍPOJKOVÁ SKŘÍŇ
- PŘÍPOJKOVÁ SKŘÍŇ - DEMONTÁŽ
- KABEL HDV - ZRUŠENÝ (ORIENT. ZÁKRES)
- ELEKTROMĚROVÁ SKŘÍŇ

POPIS ZÁMĚRU

STÁVAJÍCÍ PŘÍPOJKOVÁ SKŘÍŇ SS200 UMÍSTĚNÁ NA OBJEKTU IVANOVICKÉ NÁMĚSTÍ 13/17 BUDE ZRUŠENA VČETNĚ PŘÍVODNÍ KABELOVÉ SMYČKY NN. BUDE ZŘÍZENÁ NOVÁ SMYČKA NN NA STÁVAJÍCÍM KABELU NAYY-J 4X150, KTERÁ BUDE ZASMYČKOVÁNA DO NOVÉ ROZPOJOVACÍ SKŘÍŇE SR432/NK (R782762). NA TUTO NOVOU SMYČKU BUDE POUŽIT KABEL TYPU NAYY-J 4X150. NOVÝ KABEL BUDE V MÍSTĚ VJEZDU DO NOVÉHO BYTOVÉHO DOMU VEDEN VE CHRÁNIČCE Ø110 MM - DÉLKA 5,3 M. V CELÉ TRASE BUDE ULOŽEN VE VÝKOPU O ROZMĚRECH 35 X 80 CM. NOVÁ ROZPOJOVACÍ SKŘÍŇ SR432 BUDE UMÍSTĚNÁ V NOVÉM MÍSTĚ VE FASÁDĚ NOVOSTAVBY NA HRANICI PARCELY Č. 1126 (K.Ú. BRNĚNSKÉ IVANOVICE). Z NOVÉ ROZPOJOVACÍ SKŘÍŇE BUDE ZŘÍZENO NOVÉ HDV SOUSEDNÍMU OBJEKTU NA ADRESE IVANOVICKÉ NÁMĚSTÍ 12/18, BRNO. KABEL NOVÉHO HDV, O STEJNÉM PRŮŘEZU A MATERIÁLU JAKO KABEL PŮVODNÍ (MINIMÁLNĚ VŠAK NAYY 4X10), BUDE VEDEN VE CHRÁNIČCE Ø110 MM VE VÝKOPU O ROZMĚRECH 35 X 80 CM. PŘED INSTALACÍ KABELOVÉ SKŘÍŇE BUDE ZHOTOVITELEM ZKOORDINOVÁNA PŘIPRAVENOST HDV ZE STRANY ŽADATELE TAK, ABY HDV BYLO PŘIPOJENO V DOBĚ REALIZACE INSTALACE SKŘÍŇE. CELKOVÁ PŮDORYSNÁ DÉLKA STAVBY JE 17 M.

POZEMKY DOTČENÉ STAVBOU:

1004/20 - STATUTÁRNÍ MĚSTO BRNO, DOMINIKÁNSKÉ NÁMĚSTÍ 196/1, BRNO-MĚSTO, 60200 BRNO
1134 - NOVÁKOVÁ DANA, IVANOVICKÉ NÁMĚSTÍ 12/18, BRNĚNSKÉ IVANOVICE, 62000 BRNO
1126 - JURSA MIROSLAV ING., FERREROVA 405/12, ČERNOVICE, 61800 BRNO

UPOZORNĚNÍ:

- INŽENÝRSKÉ SÍTĚ JSOU ZAKRESLENY ORIENTAČNĚ A BYLY ZÍSKÁNY OD MAJITELŮ (SPRÁVCŮ) SÍTÍ Z PRACOVISTĚ GIS
- VŠECHNY STÁVAJÍCÍ INŽENÝRSKÉ SÍTĚ MUSÍ BÝT PŘED ZAHÁJENÍM STAVBY VYTÝČENY, DLE USTANOVENÍ 4. VYHL. Č. 10/74 SB. O GEODETICKÝCH PRACÍCH VE VÝSTAVBĚ
- PŘI KŘÍŽENÍ A SOUBĚHU S OSTATNÍMI INŽENÝRSKÝMI SÍTĚMI JE NUTNO SE ŘÍDIT ČSN 73 6005 PROSTOROVÉ USPOŘADÁNÍ SÍTÍ
- SCHÉMATICKÉ ZNAČKY JSOU KVŮLI PŘEHLEDNOSTI ZVĚŠENY, NEODPOVÍDAJÍ MĚŘÍTKU

AUTORIZACE:

VYPRACOVAL	PAVEL TÓTH	ZOD. PROJEKTANT	PAVEL TÓTH		
SUBDODAVATEL PD	PROJEKCE TÓTH s.r.o., 774 485 943, pavel@projekcetoth.cz				
ZHOTOVITEL PD	KYTLICA-ELEKTRO TEAM, S.R.O., PODĚBRADOVA 16, 612 00 BRNO				
ZAK. Č.:				03_10_26	
KRAJ	JIHOMORAVSKÝ	OKRES	BRNO-VEKOV	Č. STAVBY: 1030101577	
KATASTR. ÚZEMÍ	BRNĚNSKÉ IVANOVICE				
MÍSTO STAVBY	BRNO, IVANOVICKÉ NÁM.				
STAVEBNÍK	EG.D, s.r.o. LIDICKÁ 1873/36, 602 00 BRNO			DATUM: 07/2026	
NÁZEV STAVBY	BRNO, IVANOVICKÉ NÁM., SMNN, JURSA			FORMÁT: A3	
				STUPEŇ PD: DPS	
NÁZEV VÝKRESU	KABELOVÁ SMYČKA NN SITUAČNÍ VÝKRES			MĚŘÍTKO: 1:100	Č. VÝKRESU: 1.